


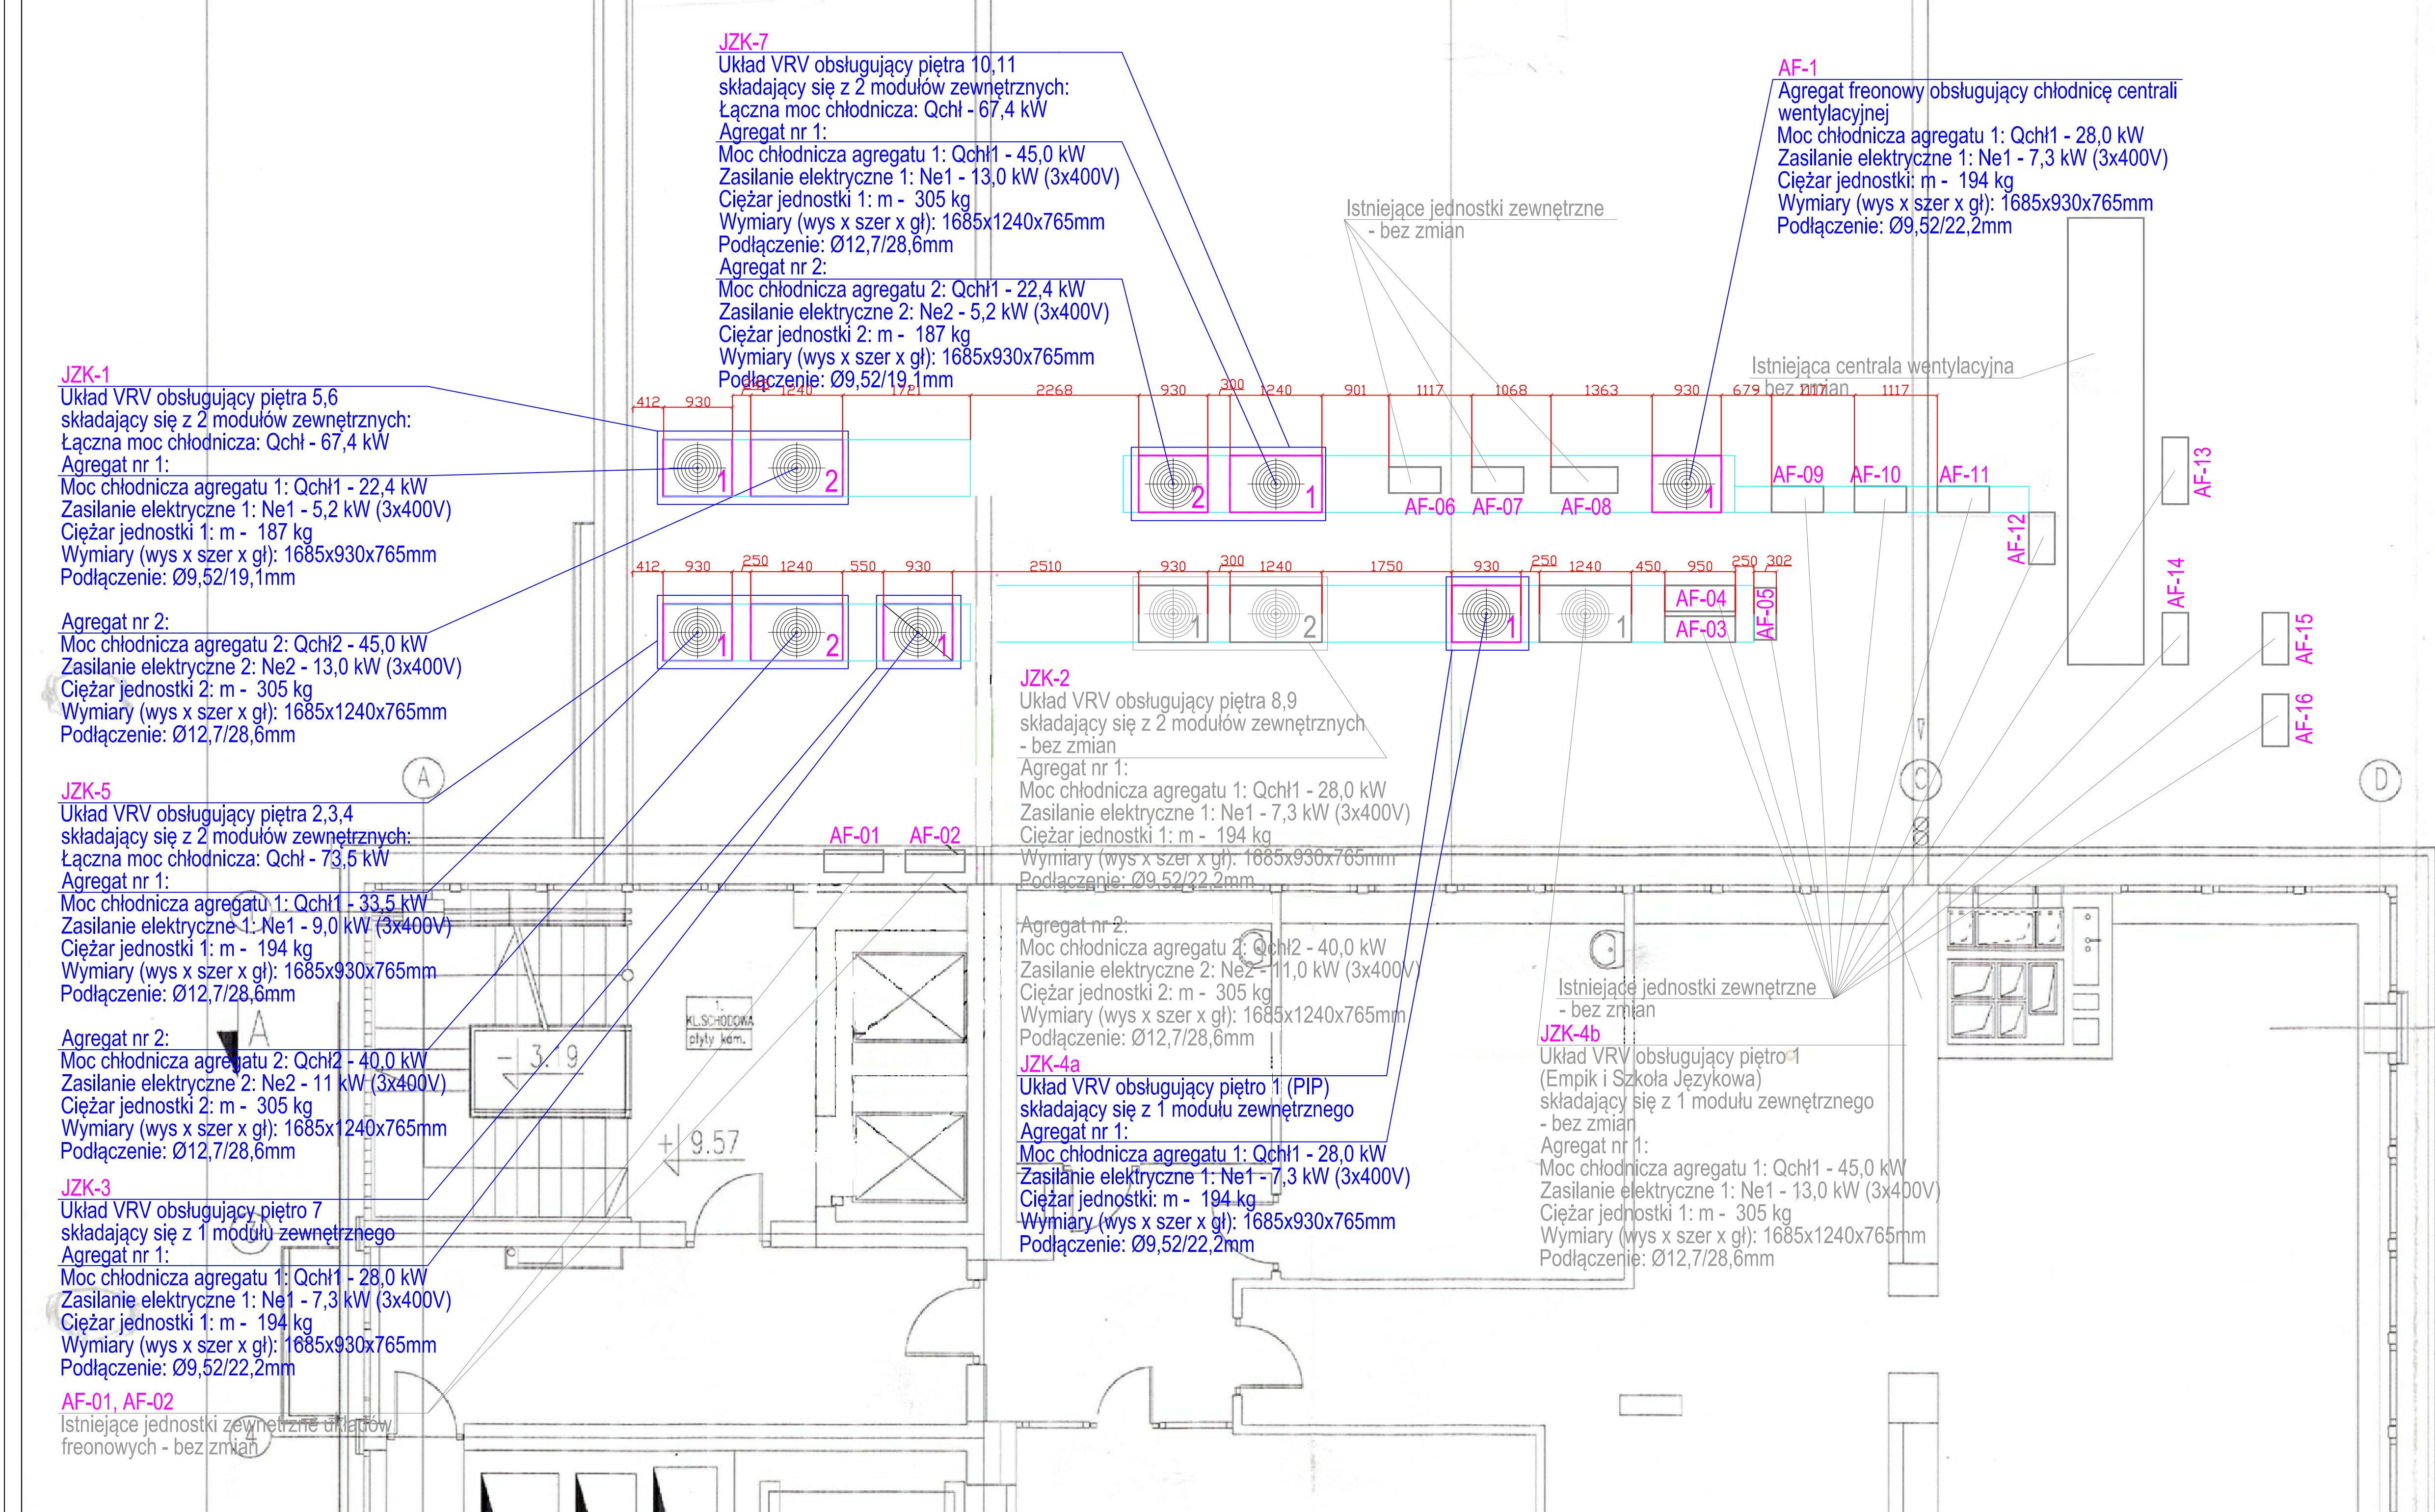

LEGENDA:



- oznaczenie układu VRV do wymiany wraz z symbolem układu oraz numeracją poszczególnych jednostek układu



- oznaczenie układu VRV do pozostawienia wraz z symbolem układu oraz numeracją poszczególnych jednostek układu

AF-01

- oznaczenie układu freonowego



- obrys ramy montażowej

UWAGI:

1. Przed przystąpieniem do realizacji sprawdzić wszystkie elementy i istotne wymiary na budowie.
2. Przed demontażem instalacji sprawdzić wszystkie przewody pod kątem połączeń z innymi nieinventaryzowanymi instalacjami.
3. Przed zamówieniem materiałów należy sprawdzić wszystkie wymiary na budowie.
4. Projekt rozpatrywać łącznie z projektami pozostałych branż.
5. Rysunki należy rozpatrywać łącznie z opisem technicznym i zestawieniem materiałów oraz specyfikacją techniczną wykonania i odbioru robót.
6. Instalacje należy wyposażać w niezbędne układy automatyki i sterowania.
7. Układy klimatyzacyjne przystosować do współpracy z układem automatyki chłodzenia budynku.
8. Przejścia instalacji przez przegrody wydzielenia pożarowego zabezpieczyć do wymaganej odporności ogniowej.
9. Całość robót wykonywać zgodnie z aktualnymi przepisami prawa budowlanego, przepisami BHP, ppoż, sanepid oraz "Warunkami technicznymi wykonania i odbioru instalacji COBRTI INSTAL" właściwymi dla danej instalacji.
10. Zmiany w projekcie podlegają zatwierdzeniu projektanta.
11. W przypadku wątpliwości należy skontaktować się z projektantem.
12. Przewody instalacyjne prowadzone na zewnątrz budynku zabezpieczyć przed wpływem czynników zewnętrznych.

INWESTOR Fundusz Składowy Ubezpieczenia Społecznego Rolników 00-515 Warszawa ul. Żurawia 32/34				
PROJEKTANT ML-PROJEKT Maciej Łączyński 62-020 Swarzędz os. Dąbrowszczaków 12 m.11				
TEMAT "MODERNIZACJA INSTALACJI KLIMATYZACJI W ZAKRESIE WYMIANY AGREGATÓW ZEWNĘTRZNYCH NA FABRYCZNIE NOWE ORAZ WYKONANIE WSZELKICH, KONIECZNYCH PRAC INSTALACYJNYCH W NIERUCHOMOŚCI FUNDUSZU SKŁADOWEGO UBEZPIECZENIA SPOŁECZNEGO ROLNIKÓW W POZNANIU PRZY UL. ŚW. MARCIN 46/50"				
PROJEKTOWAŁ mgr inż. Małgorzata Dymalska		UPRAWNIENIA 648/PW/94		POCISŁ
OPRACOWAŁ mgr inż. Maciej Łączyński				
NAZWA RYS. RZUT DACHU NISKIEGO. INSTALACJA KLIMATYZACJI. ROZMIESZCZENIE JEDNOSTEK ZEWNĘTRZNYCH				
PAZDA PROJEKT BUDOWLANY - WYKONAWCZY	DATA WRZESIEŃ 2018	BRANŻA SANITARNA	SKALA 1 : 50	KAMER RYS. IF-01